




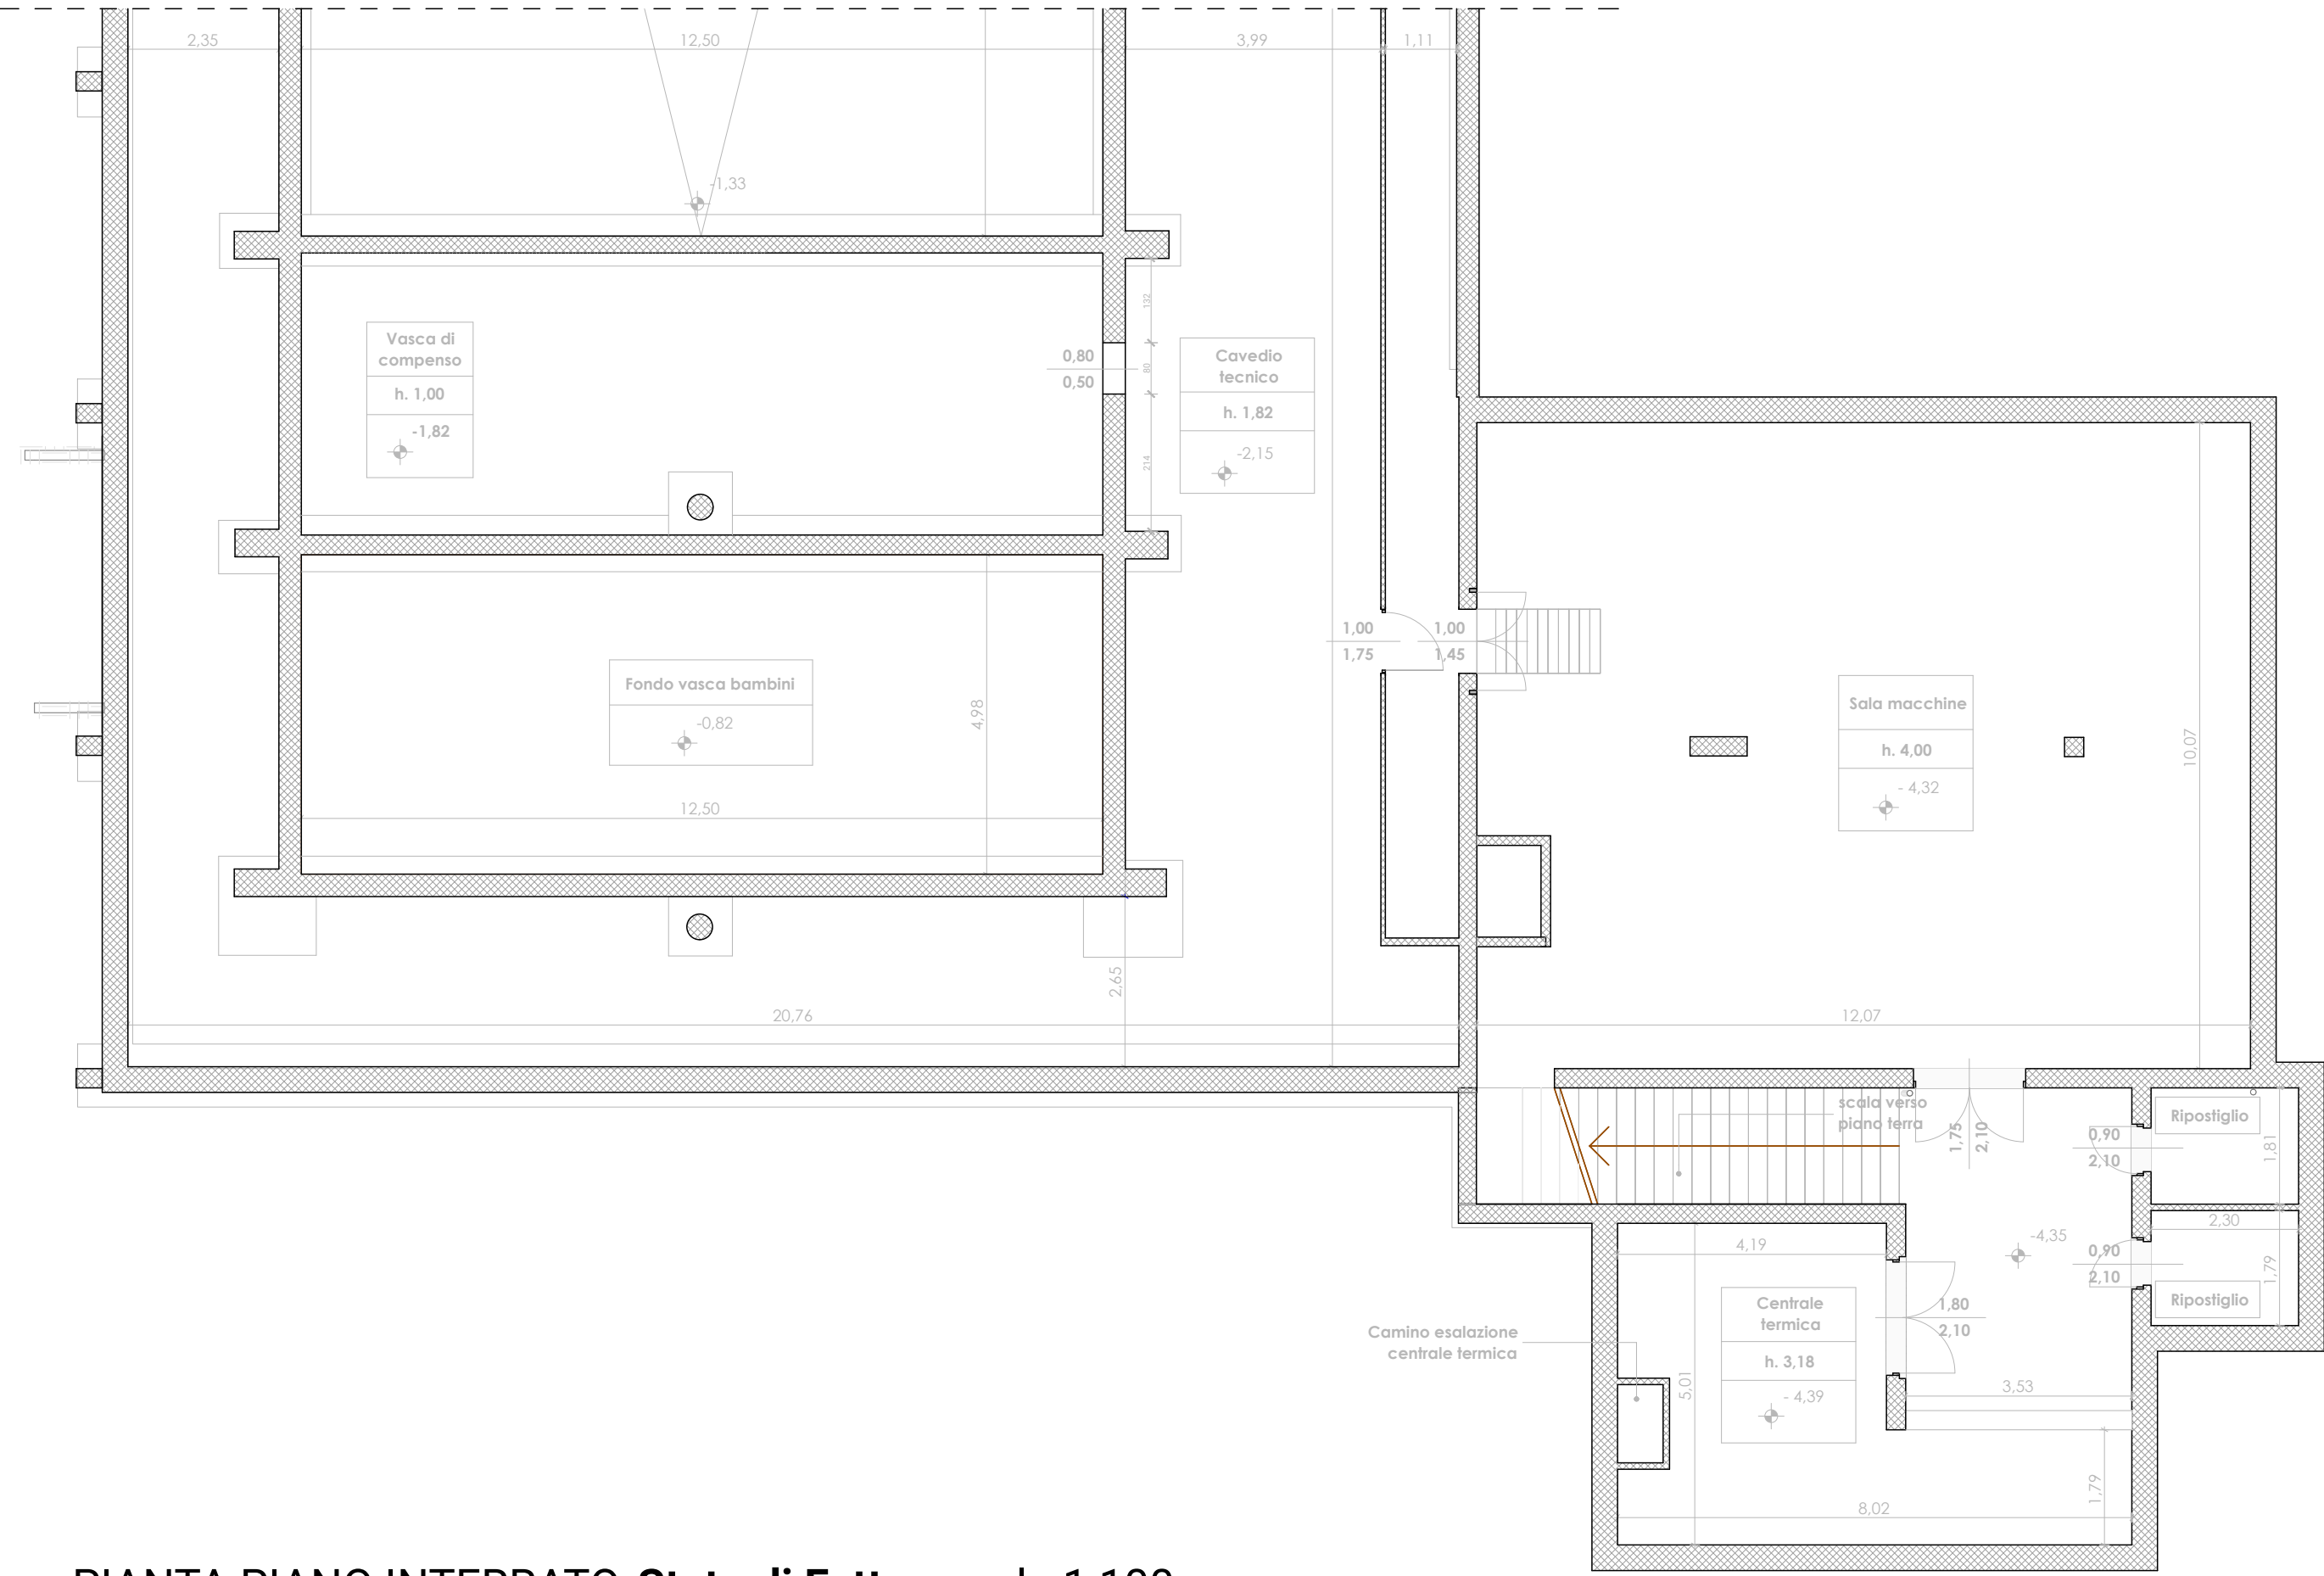

PIANTA PIANO INTERRATO **Stato di Fatto** - scala 1:100

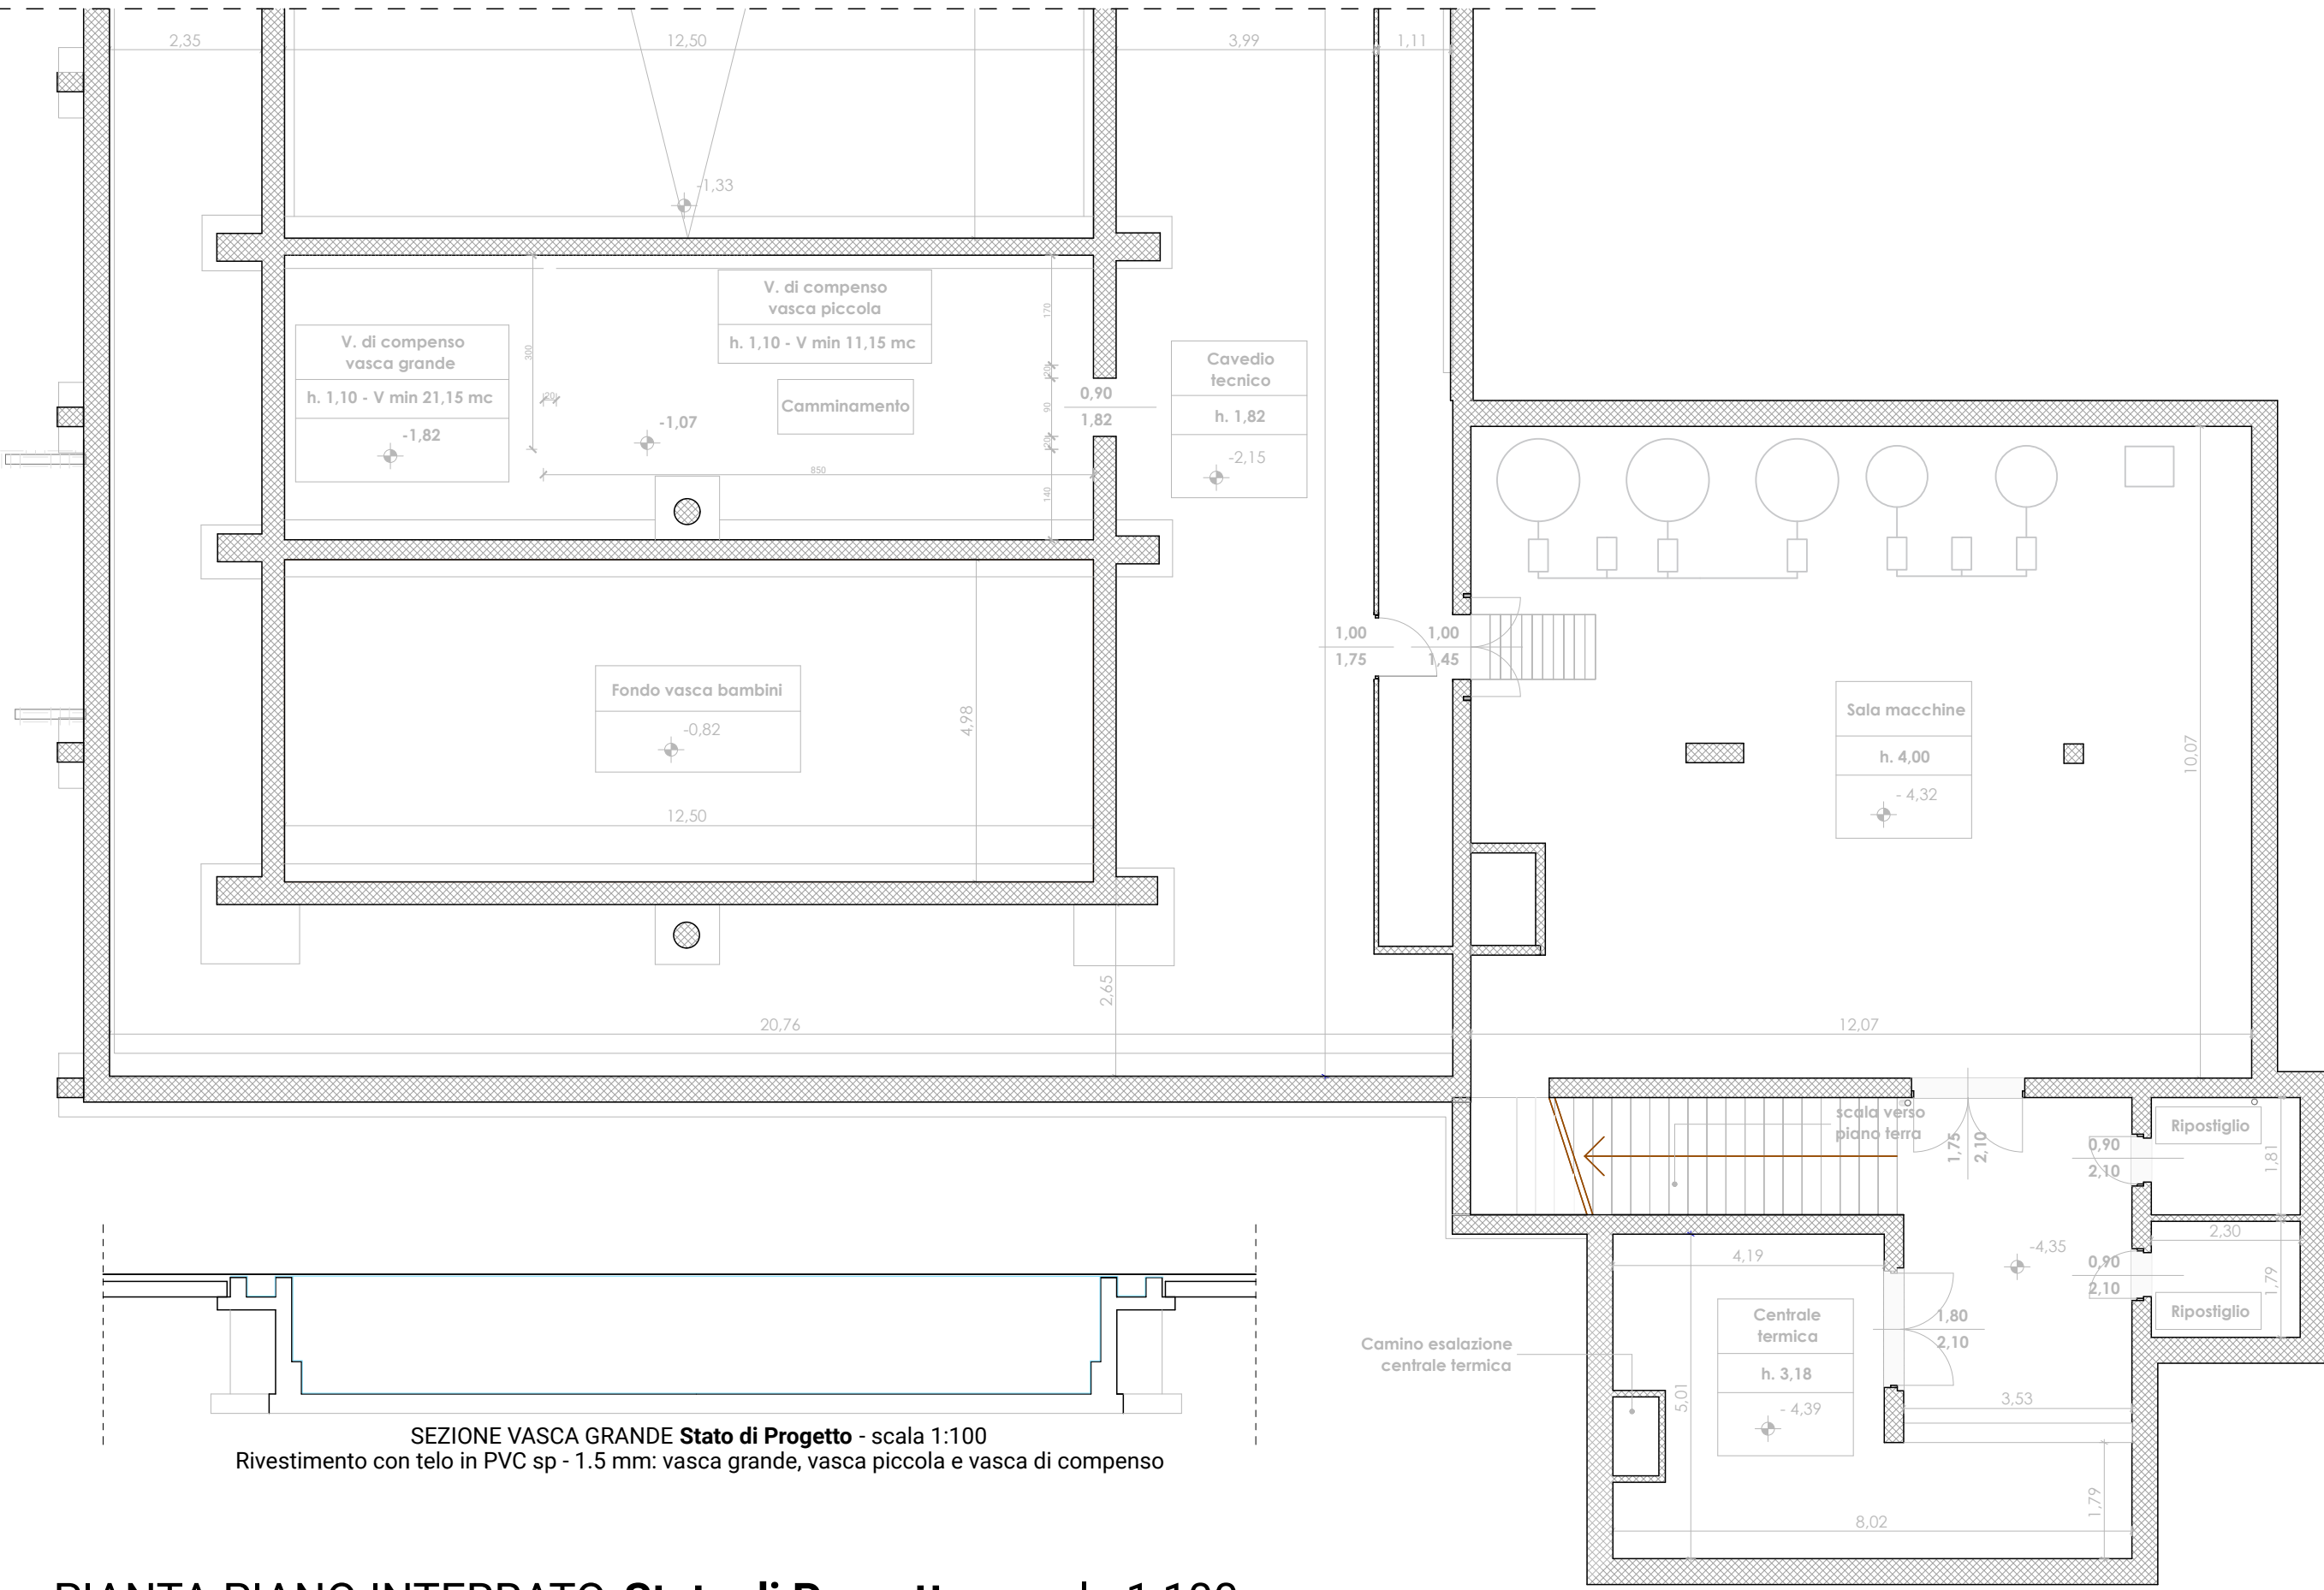

PIANTA PIANO INTERRATO **Stato di Progetto** - scala 1:100

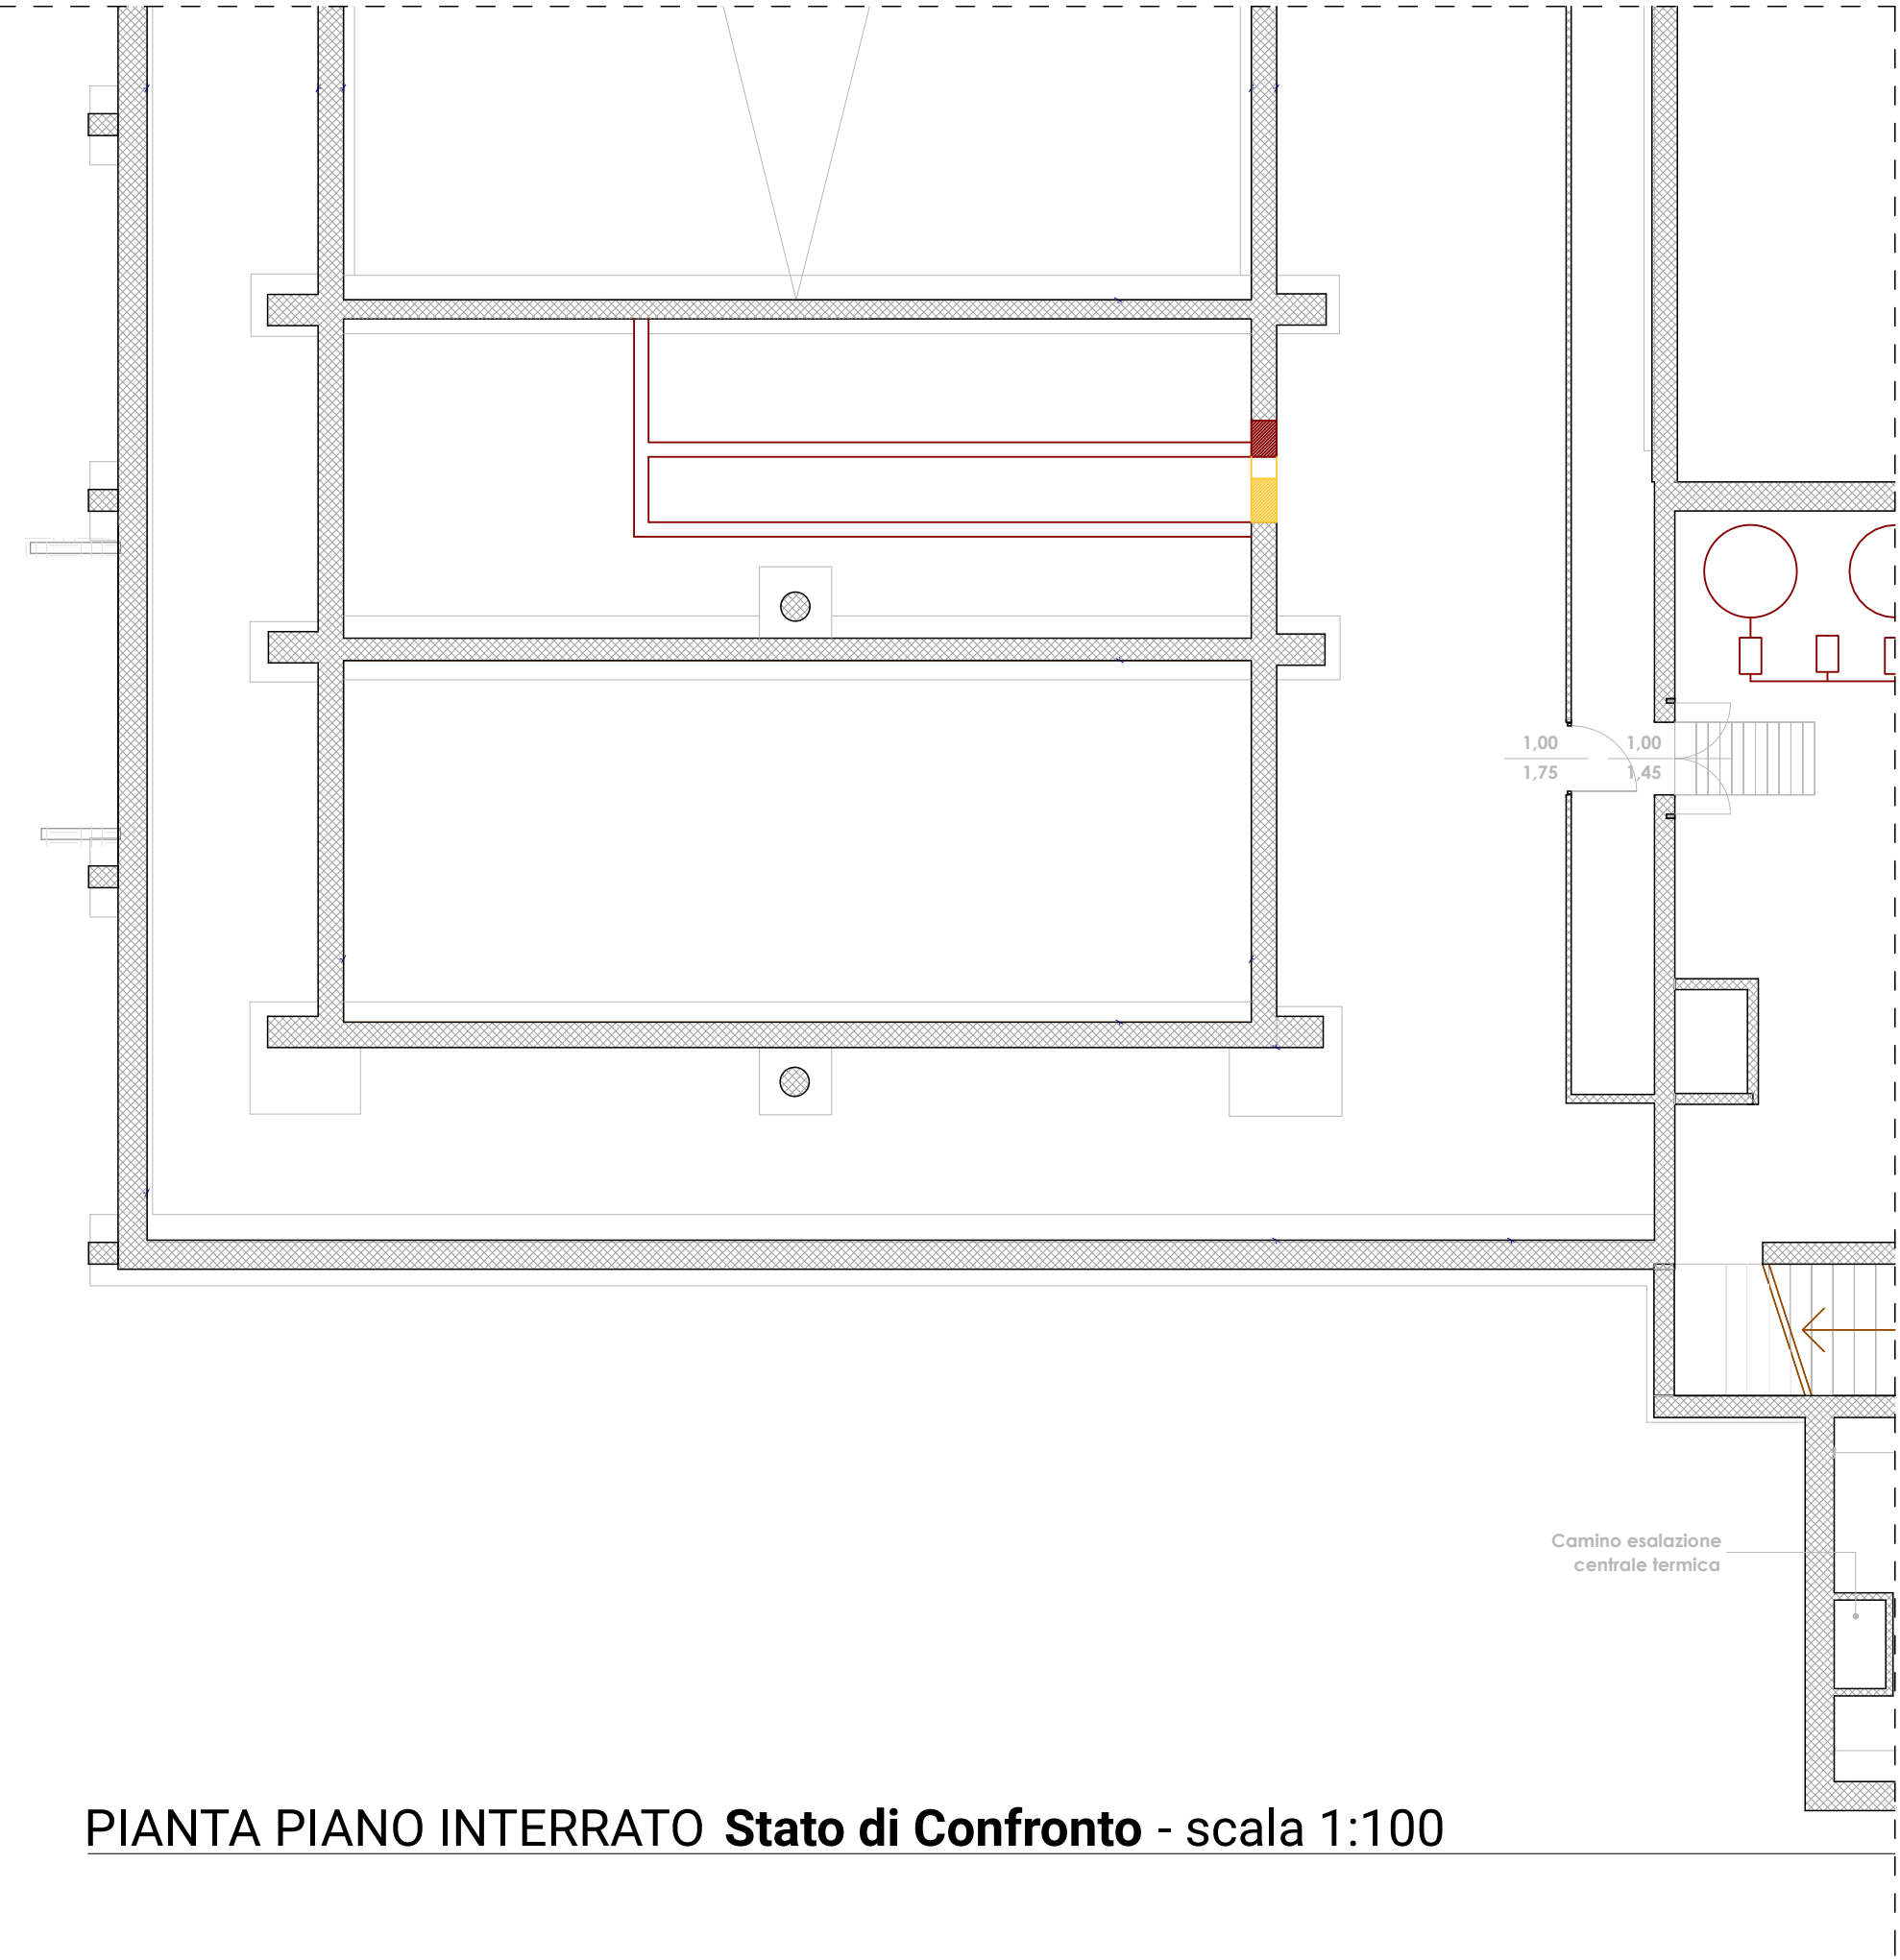


PIANTA PIANO INTERRATO **Stato di Confronto** - scala 1:100


SEZIONE DD Stato di Fatto - scala 1:50




SEZIONE DD Stato di Progetto - scala 1:50

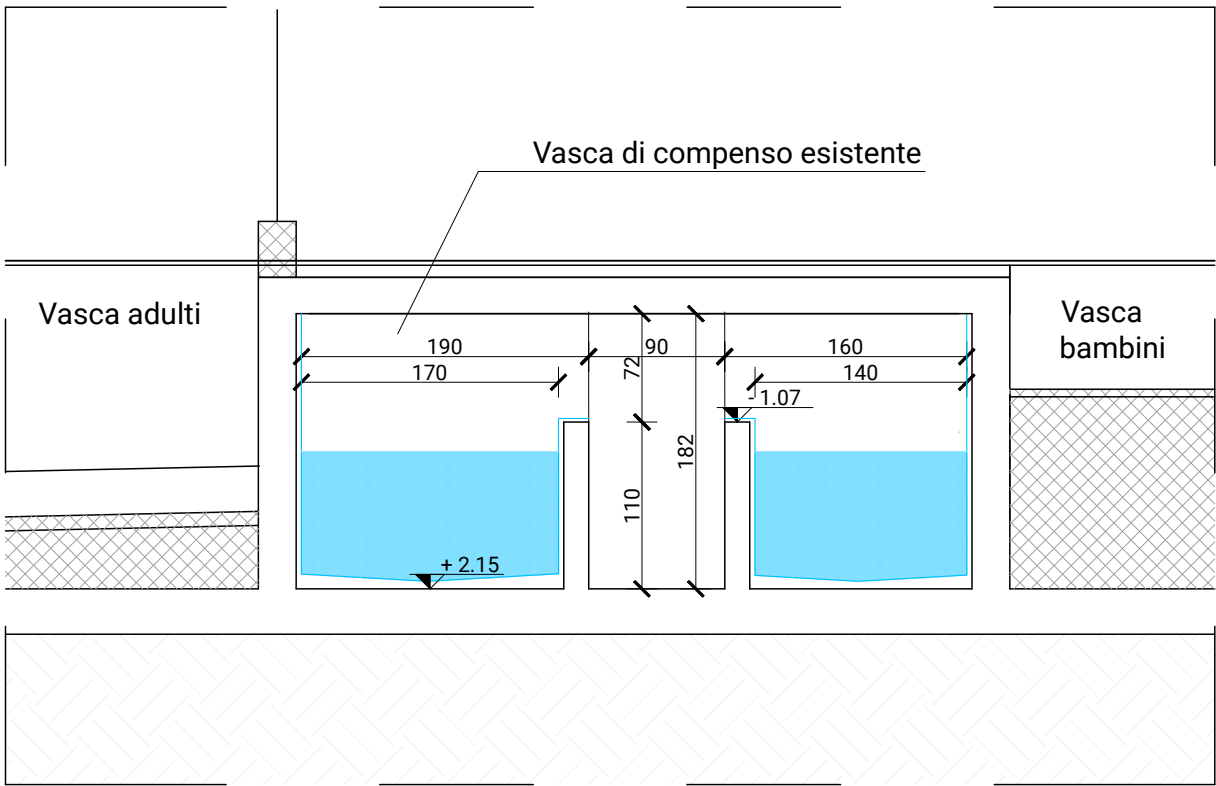

SEZIONE DD Stato di Confronto - scala 1:50

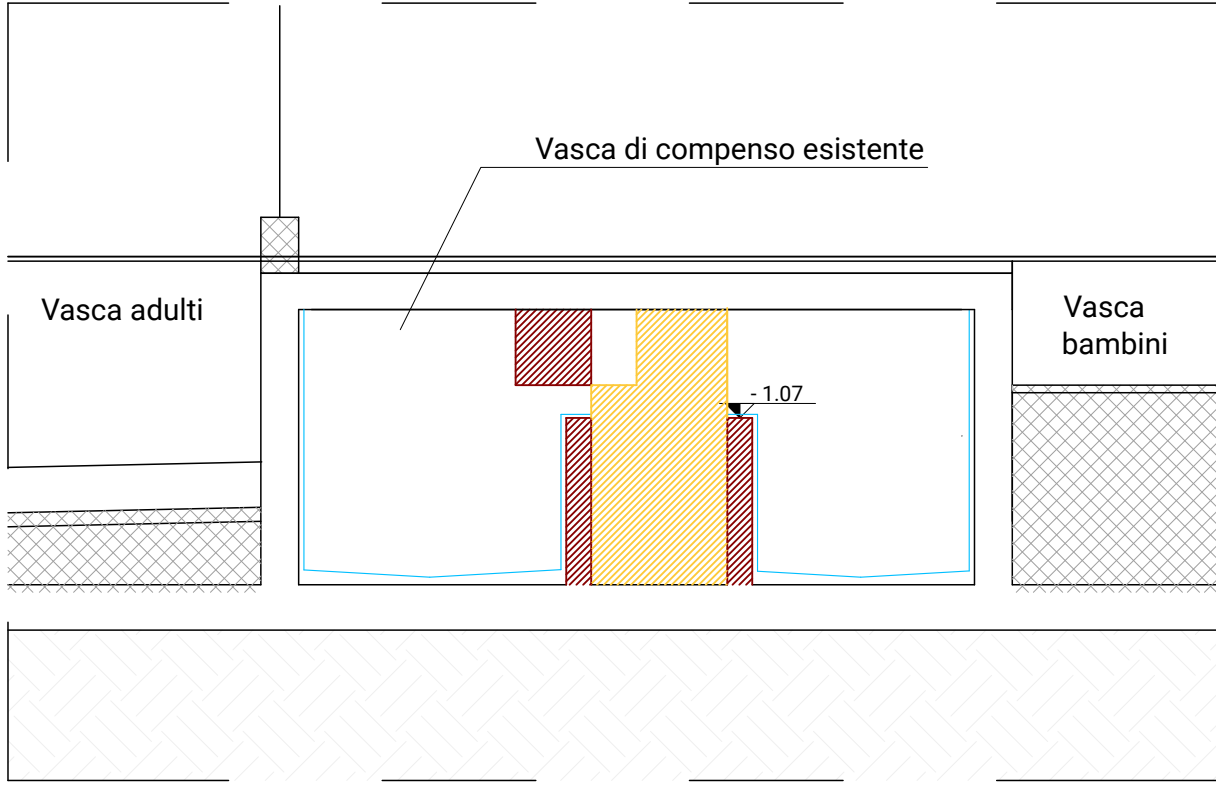

DETTAGLIO MURO SEPARAZIONE VASCA DI COMPENSO 110x20 CM - Scala 1:20

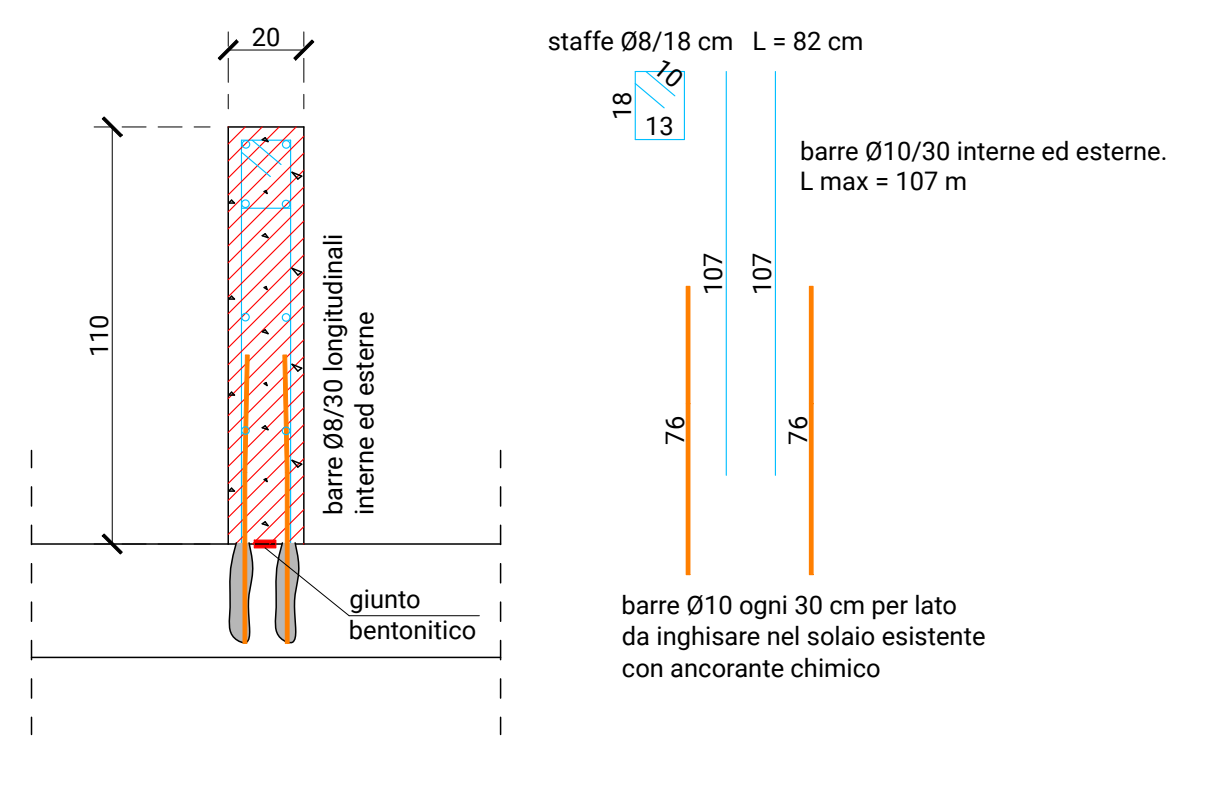

COMUNE DI **EDOLO (BS)** | INDIRIZZO **VIA ALESSANDRO MORINO, 30**
ADEGUAMENTO TECNICO IGIENICO SANITARIO ED EFFICIENTAMENTO
ENERGETICO DELLA PISCINA COMUNALE

procedura: AFFIDAMENTO DIRETTO ai sensi dell'art. 1, comma 2, lettera a) della Legge 11
settembre 2020 n°120, come modificata dalla Legge 29 luglio 2021 n°108
CUP: G29J21014530004 **CIG:** 9540370262 **RUP:** geom. Fabio Albertoni

EDO_ESE_
STR_002
REV. 00

PROGETTO ESECUTIVO
VASCHE DI COMPENSO

Progettisti:

Ing. Alessandro Musci
Ing. Claudio Fedrighini
Ing. Carlo Micheletti
Ing. Elsa Masserdotti

Collaboratori:
Ing. Marta Pardini
Ing. Elisa Fiorillo

OPERA MISTA s.r.l.
P.I.: 04376590982
via S. Rocco 99/A 25123 Brescia (BS)
030-392810 - info@operamista.it

Collaboratori esterni:
DODICI ARCHITETTURA
Arch. Marco Cilli, Arch. Alice Dodesini, Arch. Stefania Donati
via Quarto del Mille, 7 25128 Brescia (BS)
030-973801 - studio@dodiciarchitettura.it

SISTEMA GROUP ENGINEERING S.r.l.
via Angelo Mazzoli, 131 25018 Montichiari (BS)
030-9657208 - simone.baroni@sistemagroup.com

DODESINI - DONATI - CILLIS associati

disegno	00000	sostituisce	00000
nome file	2245_STR_PRE_20230511		
REV. 00	REV. 01	REV. 02	REV. 03
12/05/2023	--	--	--